


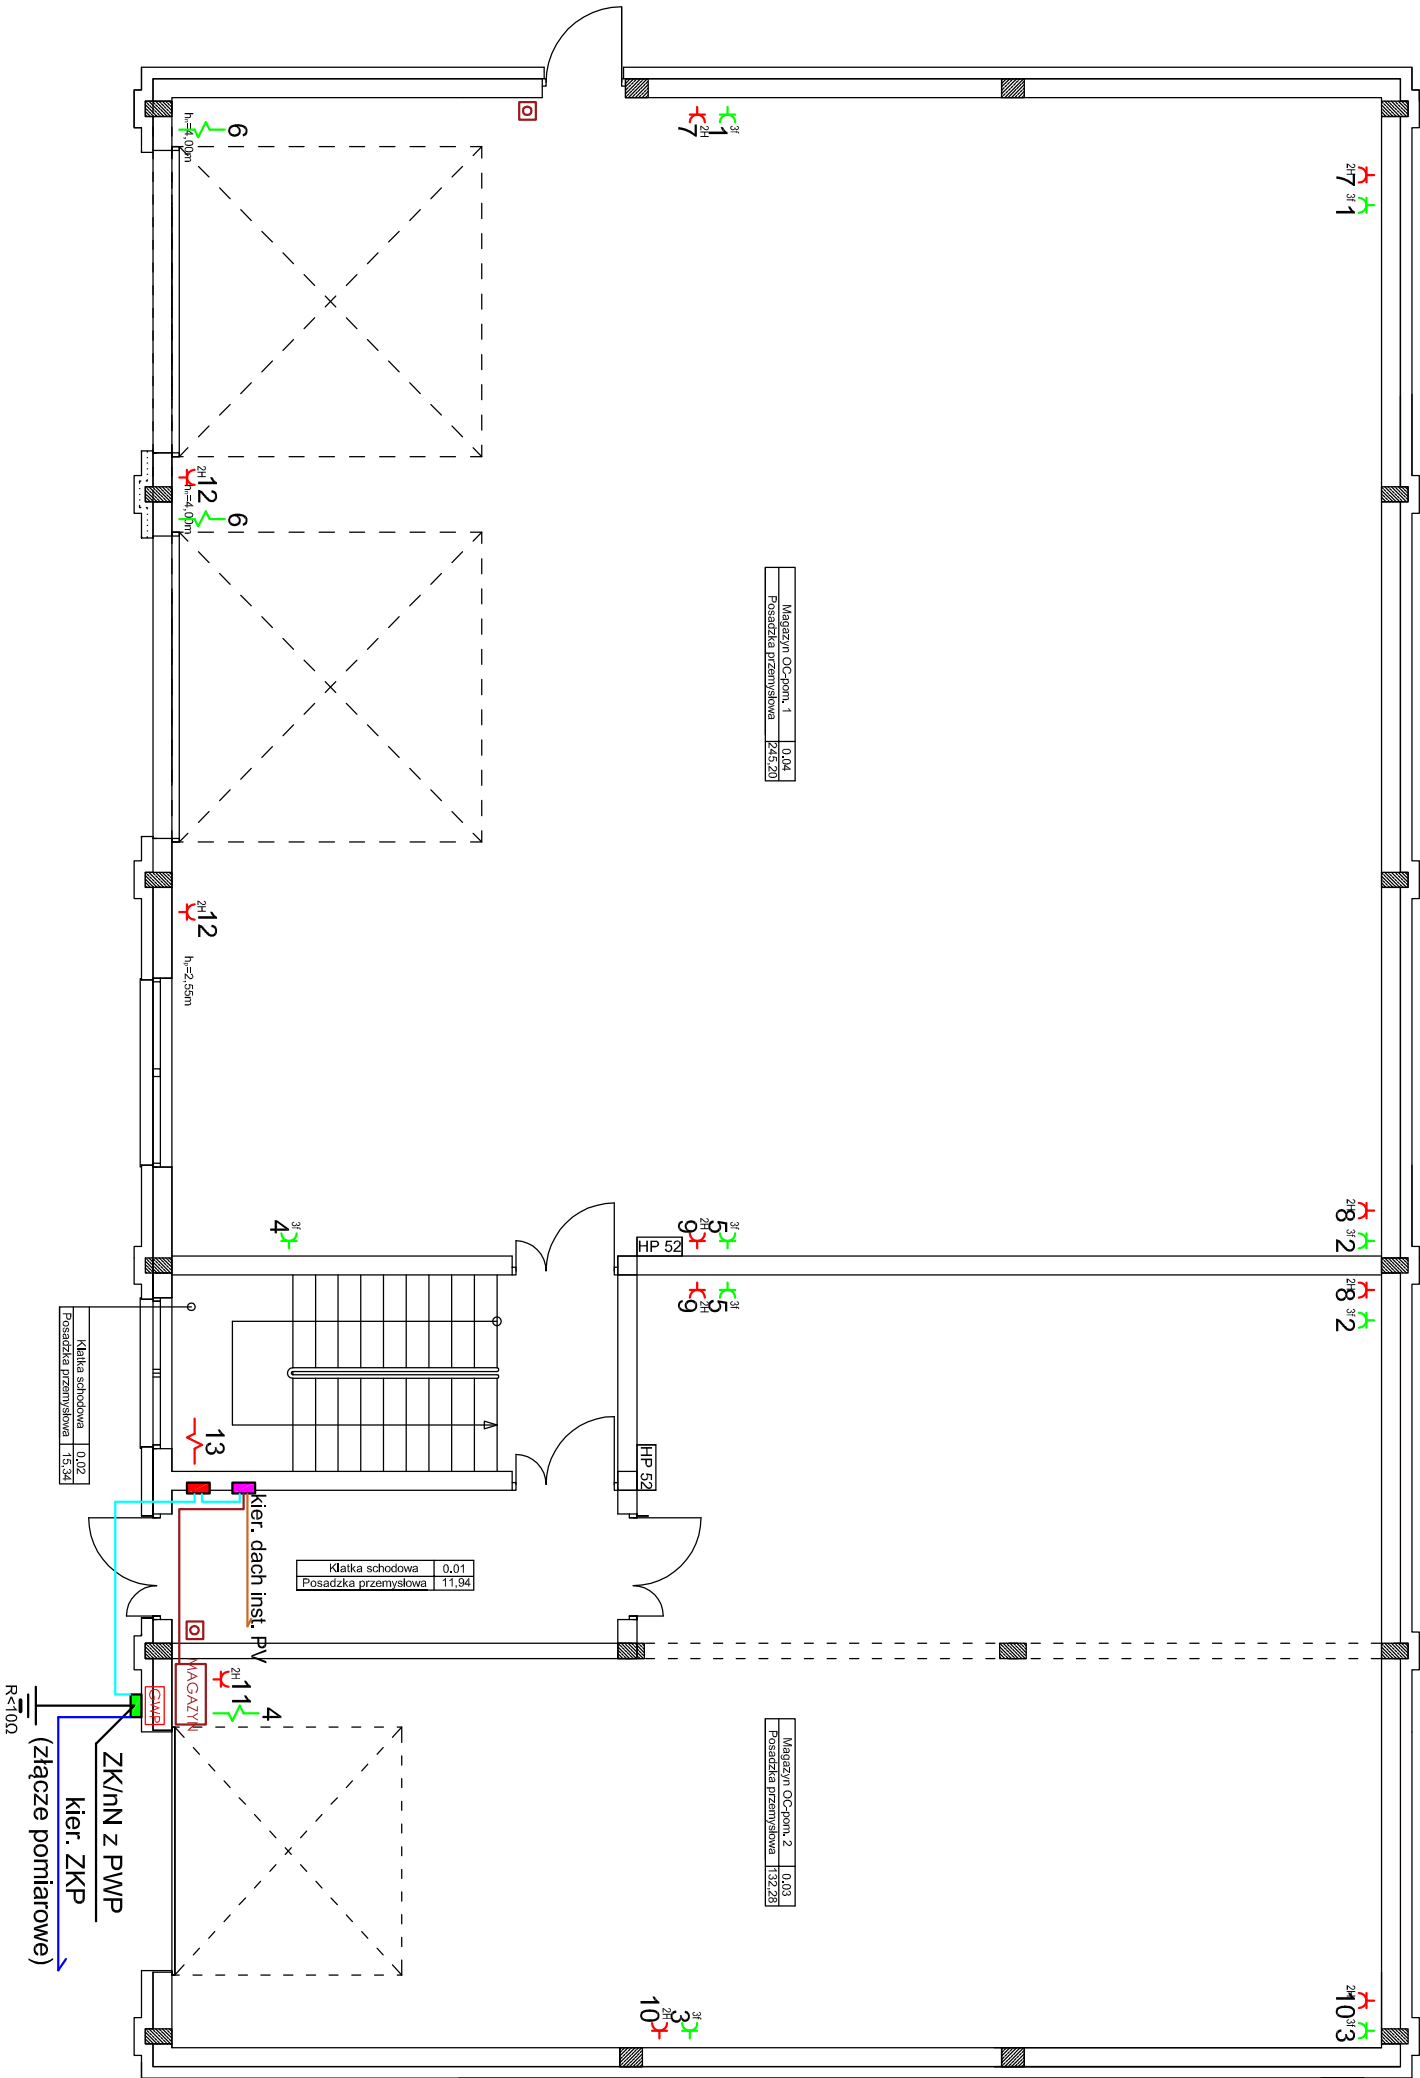

LEGENDA:

- gniazdko wtykowe p/t 230V 16A+N+PE IP 20;
- gniazdko wtykowe podwójne p/t 230V 16A+N+PE IP 20;
- gniazdko wtykowe poczwójne p/t 230V 16A+N+PE IP 20;
- gniazdko wtykowe hermetyczne 230V 16A+N+PE, IP44;
- gn. wtyk. podwójne hermetyczne 230V 16A+N+PE, IP44;
- wyłącznik 40A z gniazdem 3x32A+N+PE, IP54 400V, IP44;
- puszka hermetyczna 100x100mm IP44;
- puszka instalacyjna hermetyczna IP44;
- puszka instalacyjna fi 80mm, IP20;
- zapas przewodu YKY 5x1,5mm2 do podłączenia;
- zapas przewodu YKY 3x2,5mm2 do podłączenia;
- zapas przewodu YKY 5x6mm2 do podłączenia;
- przewód YDY 3x2,5mm2;
- przewód YDY 5x6mm2;
- YKY 5x10mm2;
- YKY 4x10mm2;
- YAKXS 4x35mm2;
- Zn Fe 4x25mm2;
- LgY 1x10mm2;
- rura osłonowa DVK od ø50mm - ø 75mm
- EL - tablice rozdzielcze (wg zał. rysunków)
- Inwerter z rozdzielnicami AC / DC
- przycisk przeciwpożarowego wyłącznika prądu
- przewód HDGs 2x0,5mm2 / 90mIn.
- ZK nN wyposażone w przeciwpożarowy wyłącznik prądu
- ZK nN wł. Rejon Dystrybucji

Temat inwestycji:	Budowa budynku magazynu obrony cywilnej		
Adres inwestycji:	dz. nr ew. 646/1, obręb 0014 Masłowice jed. ewid. 101210_2 Masłowice		
Inwestor i adres:	Gmina Masłowice Masłowice 4 97-515 Masłowice	Nr rys. E-3	Skala: 1:100
Rysunek:	Rzut parteru - instalacja elektr. gniazd wtyk.	Branża: E	Etap: PT
Projektant br. elektryczna:	mgr inż. Michał Jaworski	Nr uprawnień: LOD/1692/PWOE/12	Data: XII 2025
			Format: 297x420
			Podpis: