


LEGENDA instalacji sieci dostępowej:

- przewód F-TP 4x2x0.5mm2 kat. 6e
- przewód UTP 4x2x0.5mm2 kat. 6e
- HDGS 3x1.5mm2 PH90
- kamera cyfrowa (IP) wewnętrzna 4MPix
- kamera cyfrowa (IP) zewnętrzna 4MPix
- manipulator
- centrala systemu sygnalizacji i włamania
- czujka podczerwieni
- kontraktton okienny
- termiczna czujka podczerwieni
- sygnalizator akustyczno - dźwiękowy

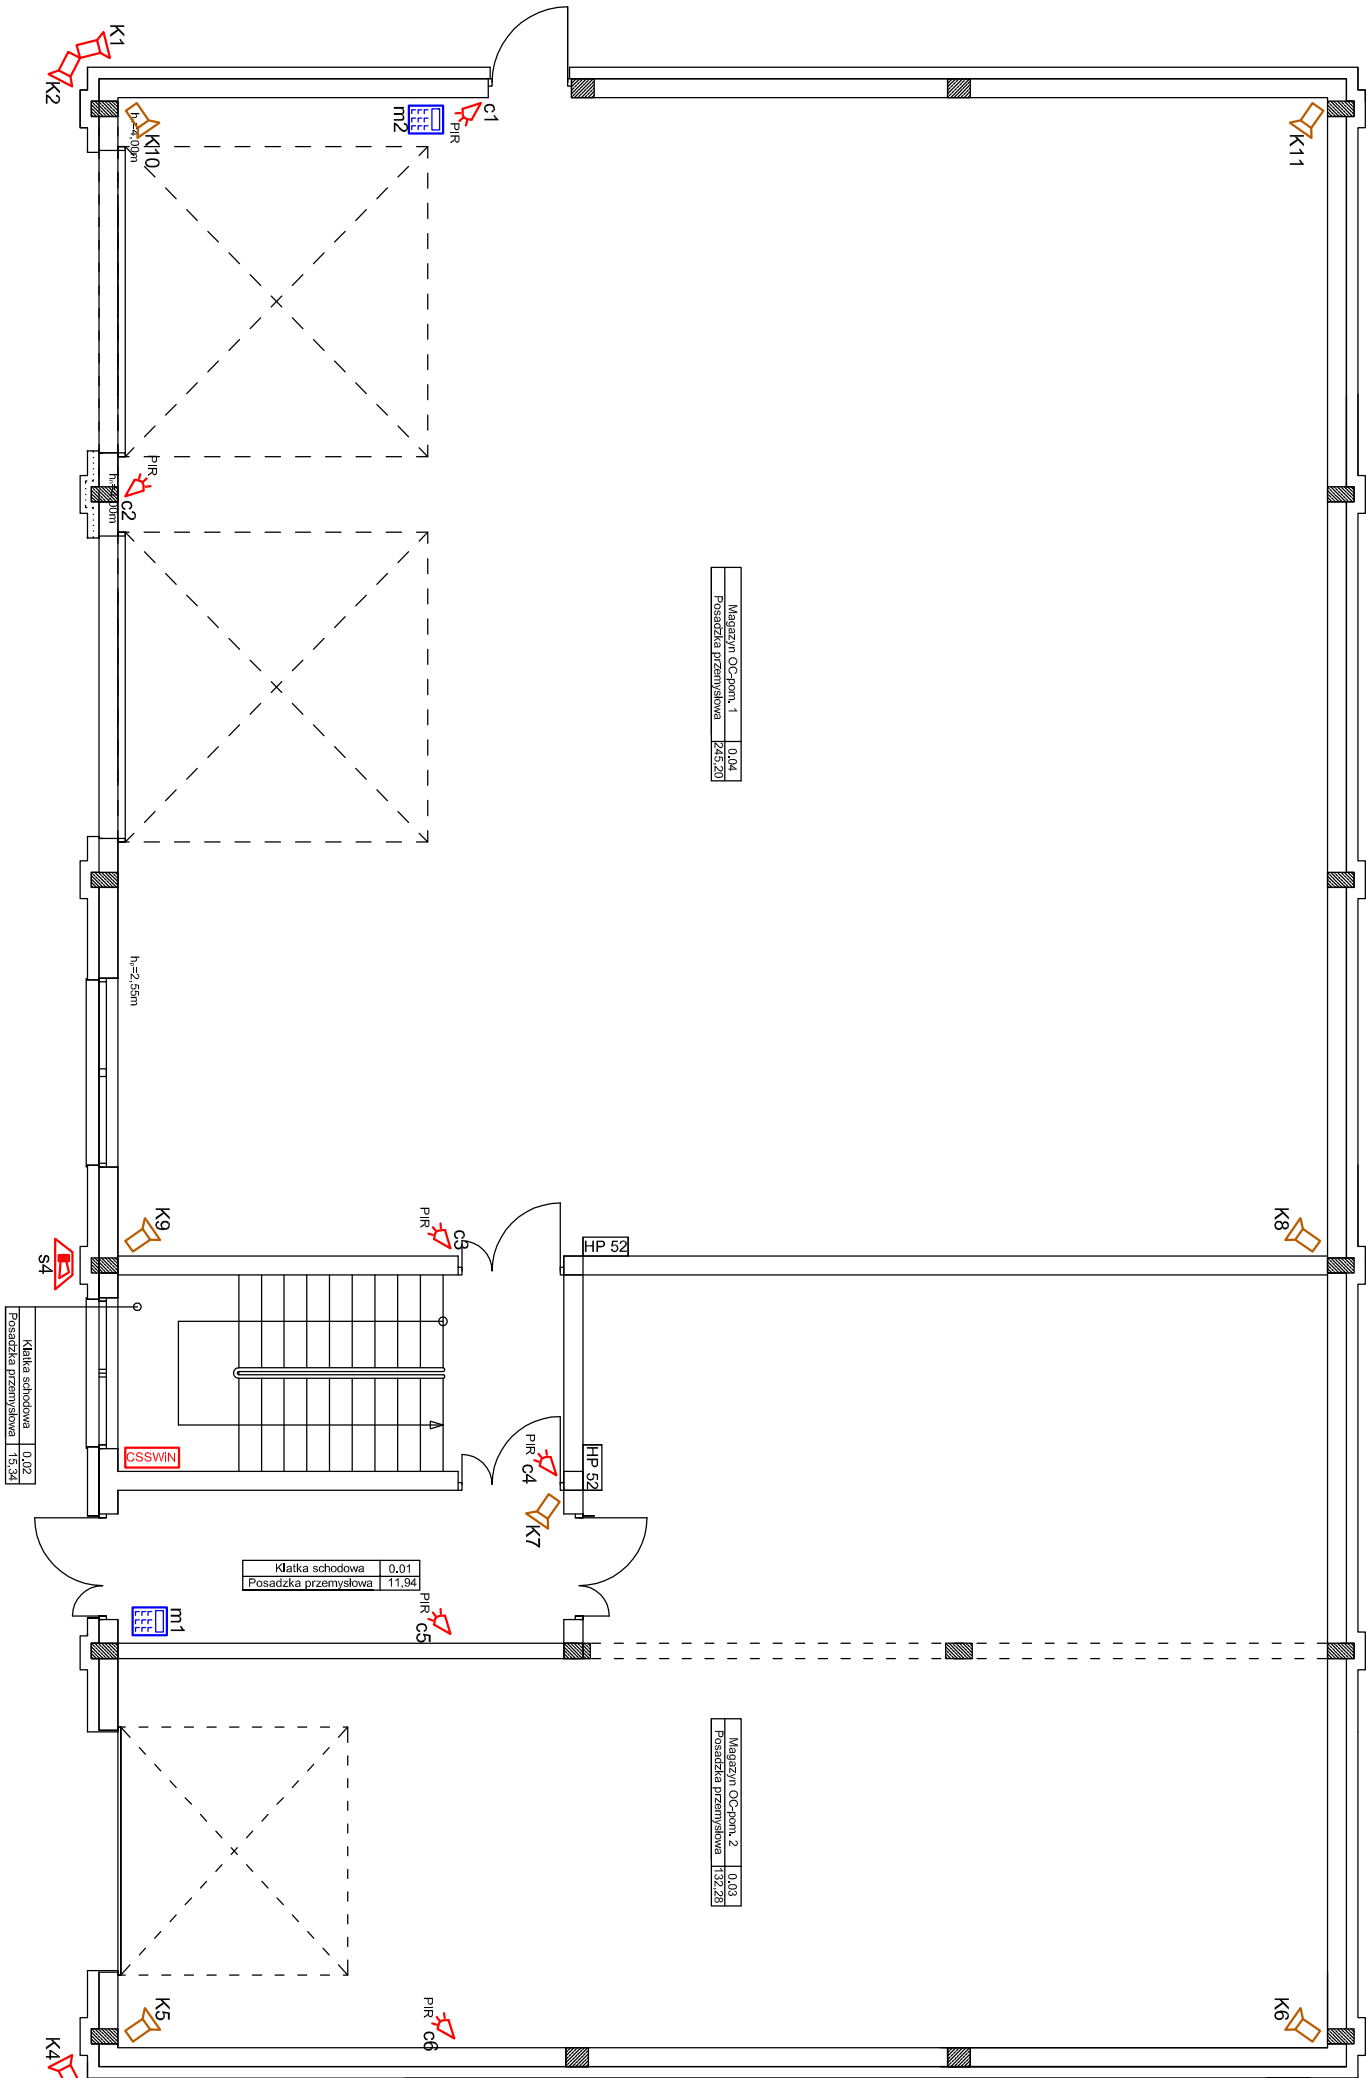

Temat inwestycji:	Budowa budynku magazynu obrony cywilnej		
Adres inwestycji:	dz. nr ew. 646/1, obręb 0014 Masłowice jed. ewid. 101210_2 Masłowice		
Inwestor i adres:	Gmina Masłowice Masłowice 4 97-515 Masłowice	Nr rys. E- 5	Skala: 1:100
Rysunek:	Rzut parteru - instalacja elektr. logiczne.	Branża: E	Etap: PT
Projektant br. elektryczna:	mgr inż. Michał Jaworski	Nr uprawnień: LOD/1692/PWOE/12	Data: XII 2025
			Format: 297x420
			Podpis: