


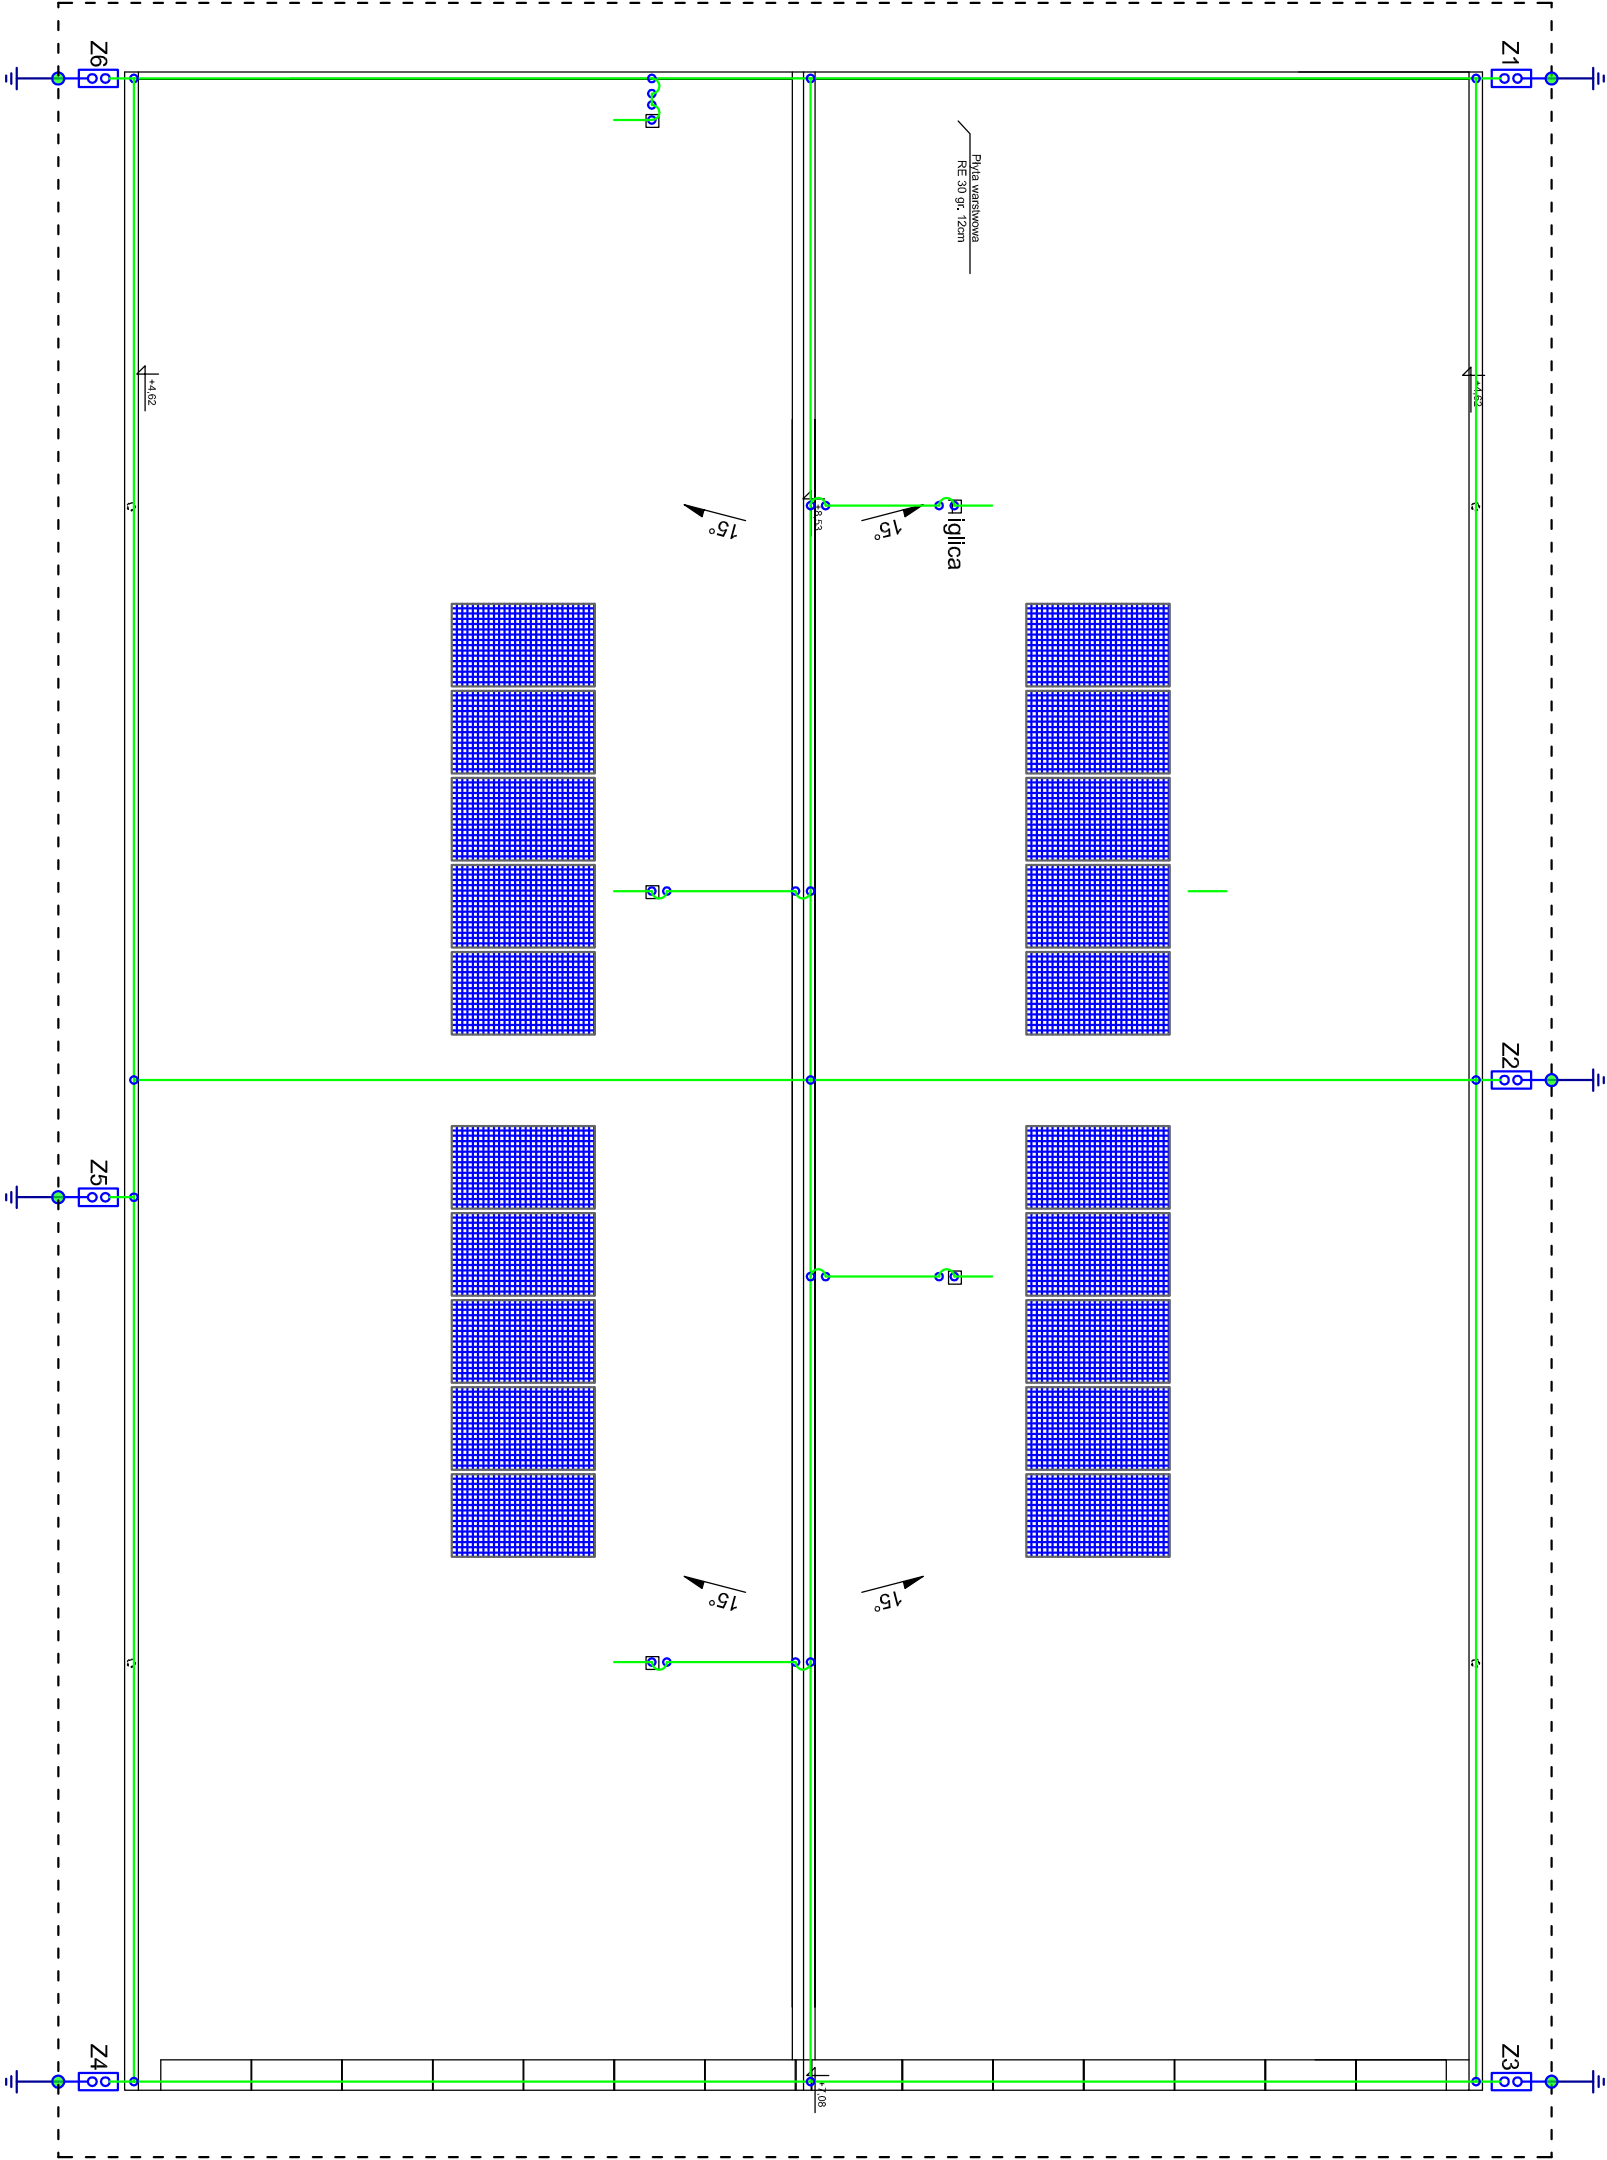

- LEGENDA:**
-  rura osłonowa PCV fi 50mm
 -  złącza kontrolno - pomiarowe (sposób montażu zgodnie z opisem technicznym).
 -  drut FeZn fi 8mm - otok poziomy na krawędziach dachu
 -  płaskownik FeZn 4x30mm² układany w ziemi
 -  złącze krzyżowe
 -  połączenie metaliczne (złącze UKU lub metaliczne zgrzewanie)
 -  uzium otokowy płaskownik FeZn 4x30mm²
 -  pręt FeZn o średnicy min. 16mm i długości 6m
 -  maszt odgromowy wolnostojący h=7,5m (ochrona odgromowa - strefowa dla proj. urządzeń)

Temat inwestycji:		Budowa budynku magazynu obrony cywilnej	
Adres inwestycji:	dz. nr ew. 646/1, obręb 0014 Masłowice jed. ewid. 101210_2 Masłowice		
Investor i adres:	Gmina Masłowice Masłowice 4 97-515 Masłowice		
Rysunek:	Rzut piętra - instalacja elektr. oświetlenia.	Nr rys. E-6	Skala: 1:100
Projektant br. elektryczna:	mgr inż. Michał Jaworski	Branża: E	Etap: PT
		Nr uprawnień: LOD/1692/PWOE/12	Data: XII 2025
			Format: 297x420
			Podpis: